


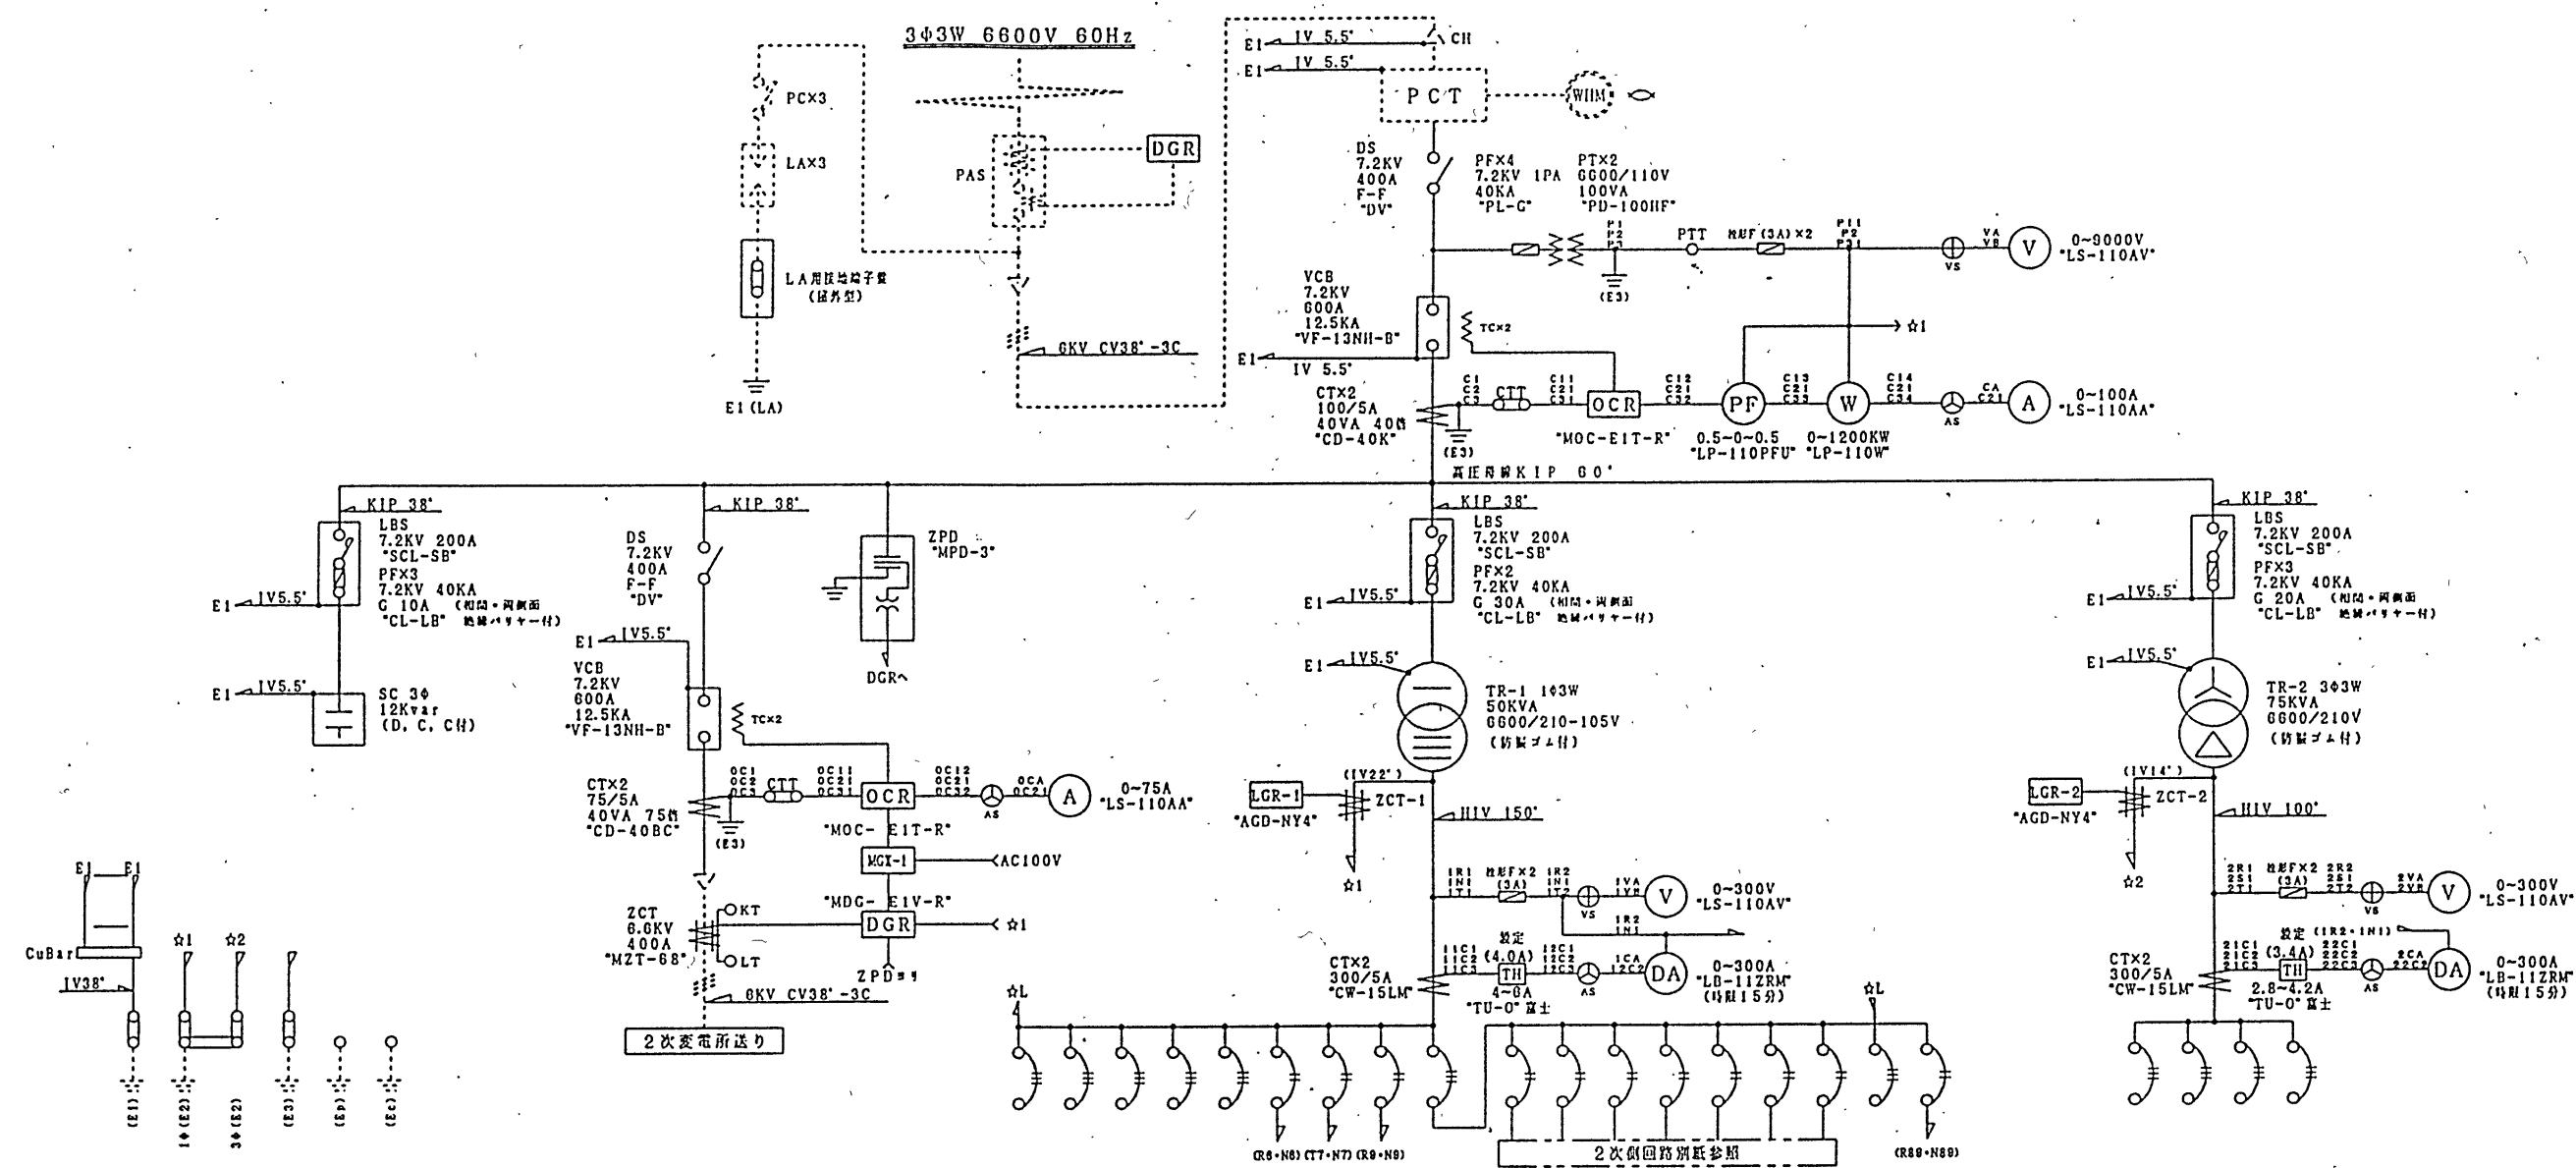

番号	MCB	規格	負荷名	備考
1	MCB 3P 225AF/150AT	"NF225-CS"	事務用電灯	20.8kVA
2	MCB 3P 100AF/60AT	"NF100-CS"	事務用電灯	8.0kVA
3	MCB 3P 100AF/60AT	"NF100-CS"	事務用電灯	8.0kVA
4	MCB 3P 100AF/60AT	"NF100-CS"	事務用電灯	8.0kVA
5	MCB 3P 100AF/60AT	"NF100-CS"	事務用電灯	8.0kVA
6	MCB 3P 100AF/60AT	"NF100-CS"	事務用電灯	8.0kVA
7	MCB 3P 100AF/60AT	"NF100-CS"	事務用電灯	8.0kVA
8	MCB 3P 100AF/60AT	"NF100-CS"	事務用電灯	8.0kVA
9	MCB 3P 100AF/60AT	"NF100-CS"	事務用電灯	8.0kVA
10	MCB 3P 100AF/60AT	"NF100-CS"	事務用電灯	8.0kVA
11	MCB 3P 100AF/60AT	"NF100-CS"	事務用電灯	8.0kVA
12	MCB 3P 100AF/60AT	"NF100-CS"	事務用電灯	8.0kVA
13	MCB 3P 100AF/60AT	"NF100-CS"	事務用電灯	8.0kVA
14	MCB 3P 100AF/60AT	"NF100-CS"	事務用電灯	8.0kVA

番号	MCB	規格	負荷名	備考
15	MCB 3P 100AF/60AT	"NF100-CS"	事務用電灯	8.0kVA
16	MCB 3P 100AF/60AT	"NF100-CS"	事務用電灯	8.0kVA
17	MCB 3P 100AF/60AT	"NF100-CS"	事務用電灯	8.0kVA
18	MCB 3P 100AF/60AT	"NF100-CS"	事務用電灯	8.0kVA
19	MCB 3P 100AF/60AT	"NF100-CS"	事務用電灯	8.0kVA
20	MCB 3P 100AF/60AT	"NF100-CS"	事務用電灯	8.0kVA
21	MCB 3P 100AF/60AT	"NF100-CS"	事務用電灯	8.0kVA
22	MCB 3P 100AF/60AT	"NF100-CS"	事務用電灯	8.0kVA
23	MCB 3P 100AF/60AT	"NF100-CS"	事務用電灯	8.0kVA
24	MCB 3P 100AF/60AT	"NF100-CS"	事務用電灯	8.0kVA
25	MCB 3P 100AF/60AT	"NF100-CS"	事務用電灯	8.0kVA
26	MCB 3P 100AF/60AT	"NF100-CS"	事務用電灯	8.0kVA
27	MCB 3P 100AF/60AT	"NF100-CS"	事務用電灯	8.0kVA
28	MCB 3P 100AF/60AT	"NF100-CS"	事務用電灯	8.0kVA
29	MCB 3P 100AF/60AT	"NF100-CS"	事務用電灯	8.0kVA
30	MCB 3P 100AF/60AT	"NF100-CS"	事務用電灯	8.0kVA

番号	MCB	規格	負荷名	備考
31	MCB 3P 100AF/60AT	"NF100-CS"	事務用電灯	8.0kVA
32	MCB 3P 100AF/60AT	"NF100-CS"	事務用電灯	8.0kVA
33	MCB 3P 100AF/60AT	"NF100-CS"	事務用電灯	8.0kVA
34	MCB 3P 100AF/60AT	"NF100-CS"	事務用電灯	8.0kVA
35	MCB 3P 100AF/60AT	"NF100-CS"	事務用電灯	8.0kVA
36	MCB 3P 100AF/60AT	"NF100-CS"	事務用電灯	8.0kVA
37	MCB 3P 100AF/60AT	"NF100-CS"	事務用電灯	8.0kVA
38	MCB 3P 100AF/60AT	"NF100-CS"	事務用電灯	8.0kVA
39	MCB 3P 100AF/60AT	"NF100-CS"	事務用電灯	8.0kVA
40	MCB 3P 100AF/60AT	"NF100-CS"	事務用電灯	8.0kVA
41	MCB 3P 100AF/60AT	"NF100-CS"	事務用電灯	8.0kVA
42	MCB 3P 100AF/60AT	"NF100-CS"	事務用電灯	8.0kVA
43	MCB 3P 100AF/60AT	"NF100-CS"	事務用電灯	8.0kVA
44	MCB 3P 100AF/60AT	"NF100-CS"	事務用電灯	8.0kVA
45	MCB 3P 100AF/60AT	"NF100-CS"	事務用電灯	8.0kVA

工事名	梅小路公園整備(5-6) 工事		
施工場所	京都市下京区観喜寺町他		
種別	詳細図 1次受変電	縮尺	—
平成	年	月	日
課	係	長	設
長	係	長	計
課	係	長	写
課	係	長	図
京都市建設局公園緑地部公園建設課			