

縮尺 1/100

課 理 事 管 理 課 設 備



係長



係員
山田,

昭和58年2月

4階.電燈.平面圖.

No. 12

 24枚の紙

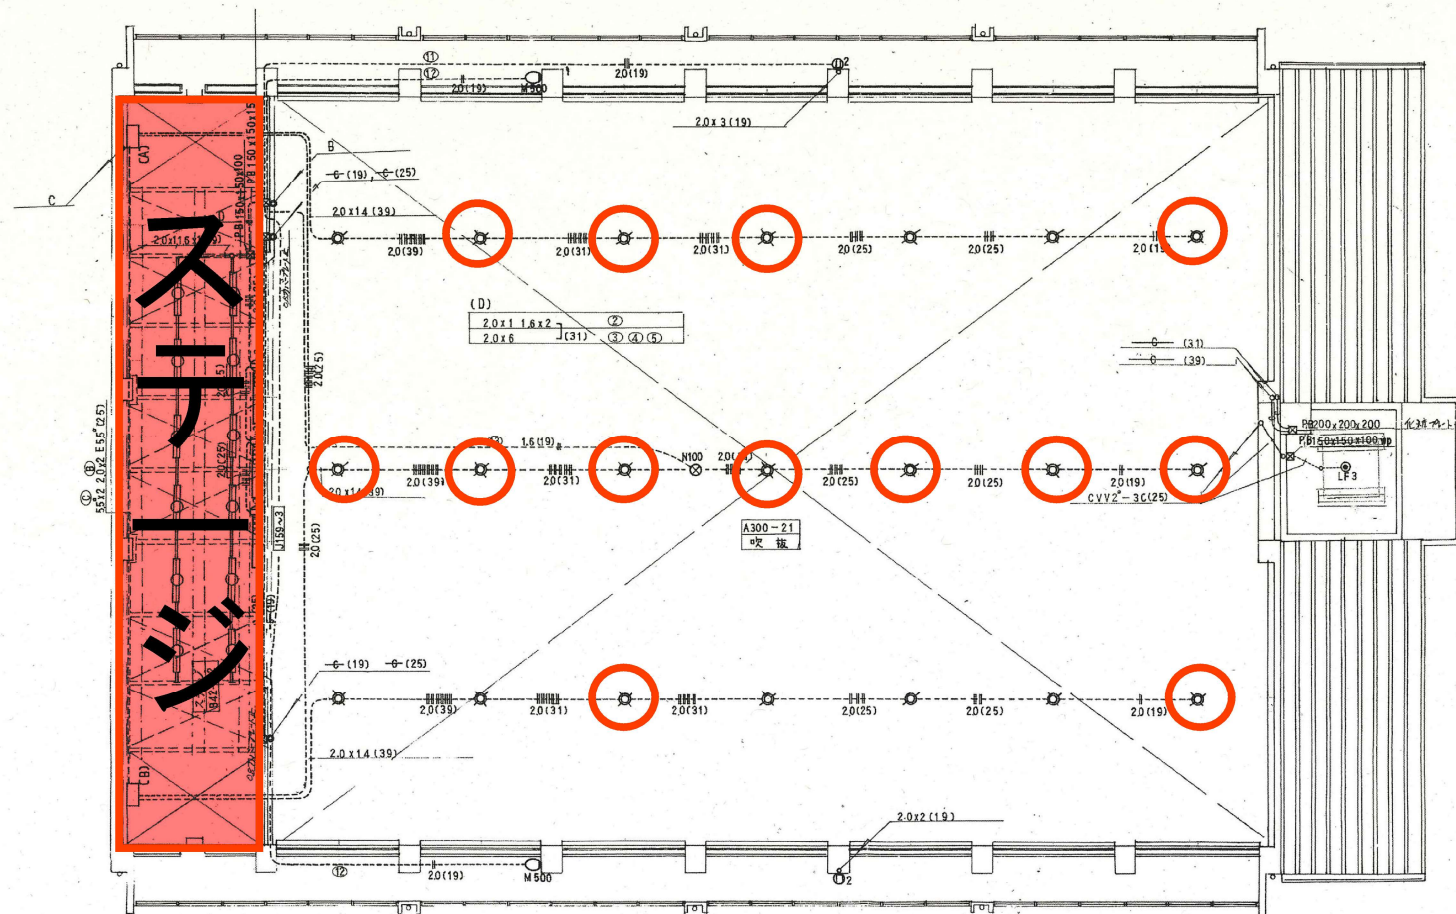

4階 鬼灯平面図, 1/100